



平面図

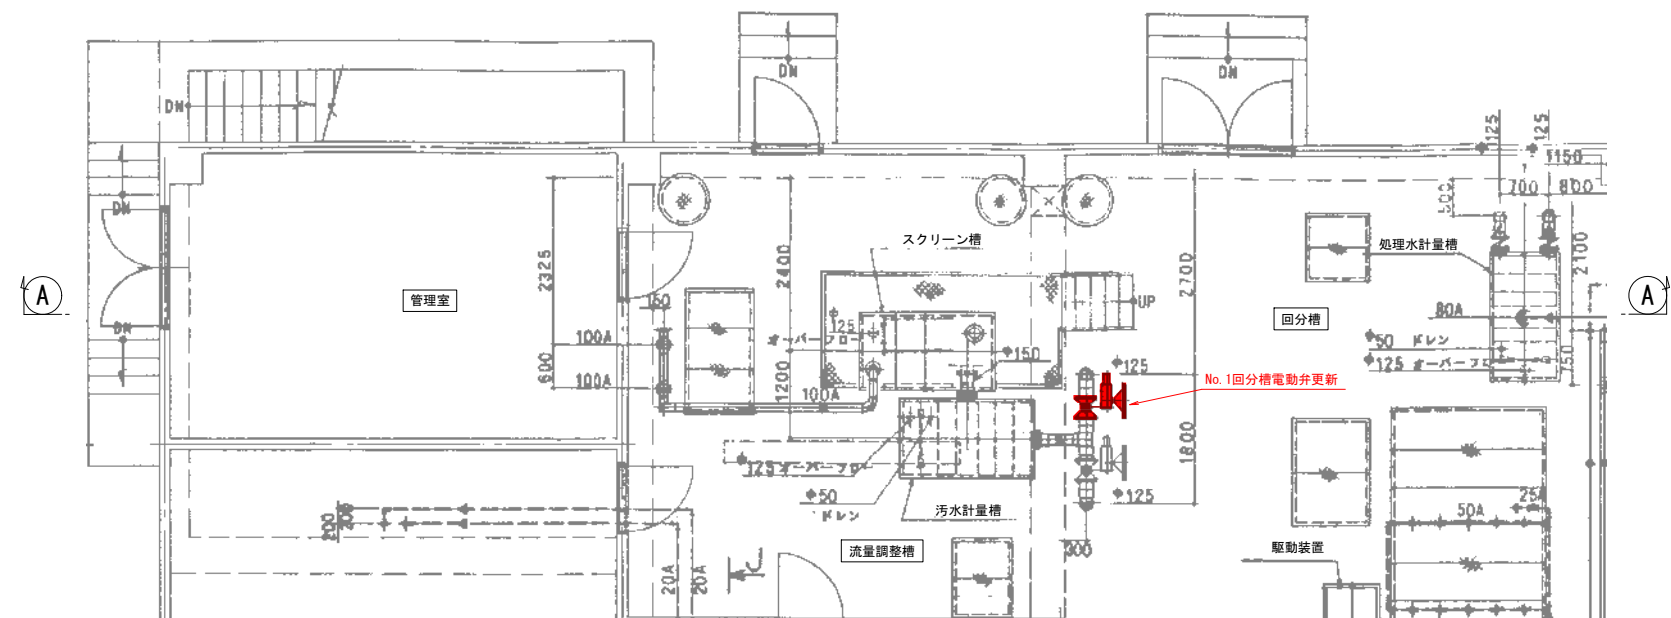

A-A 断面図

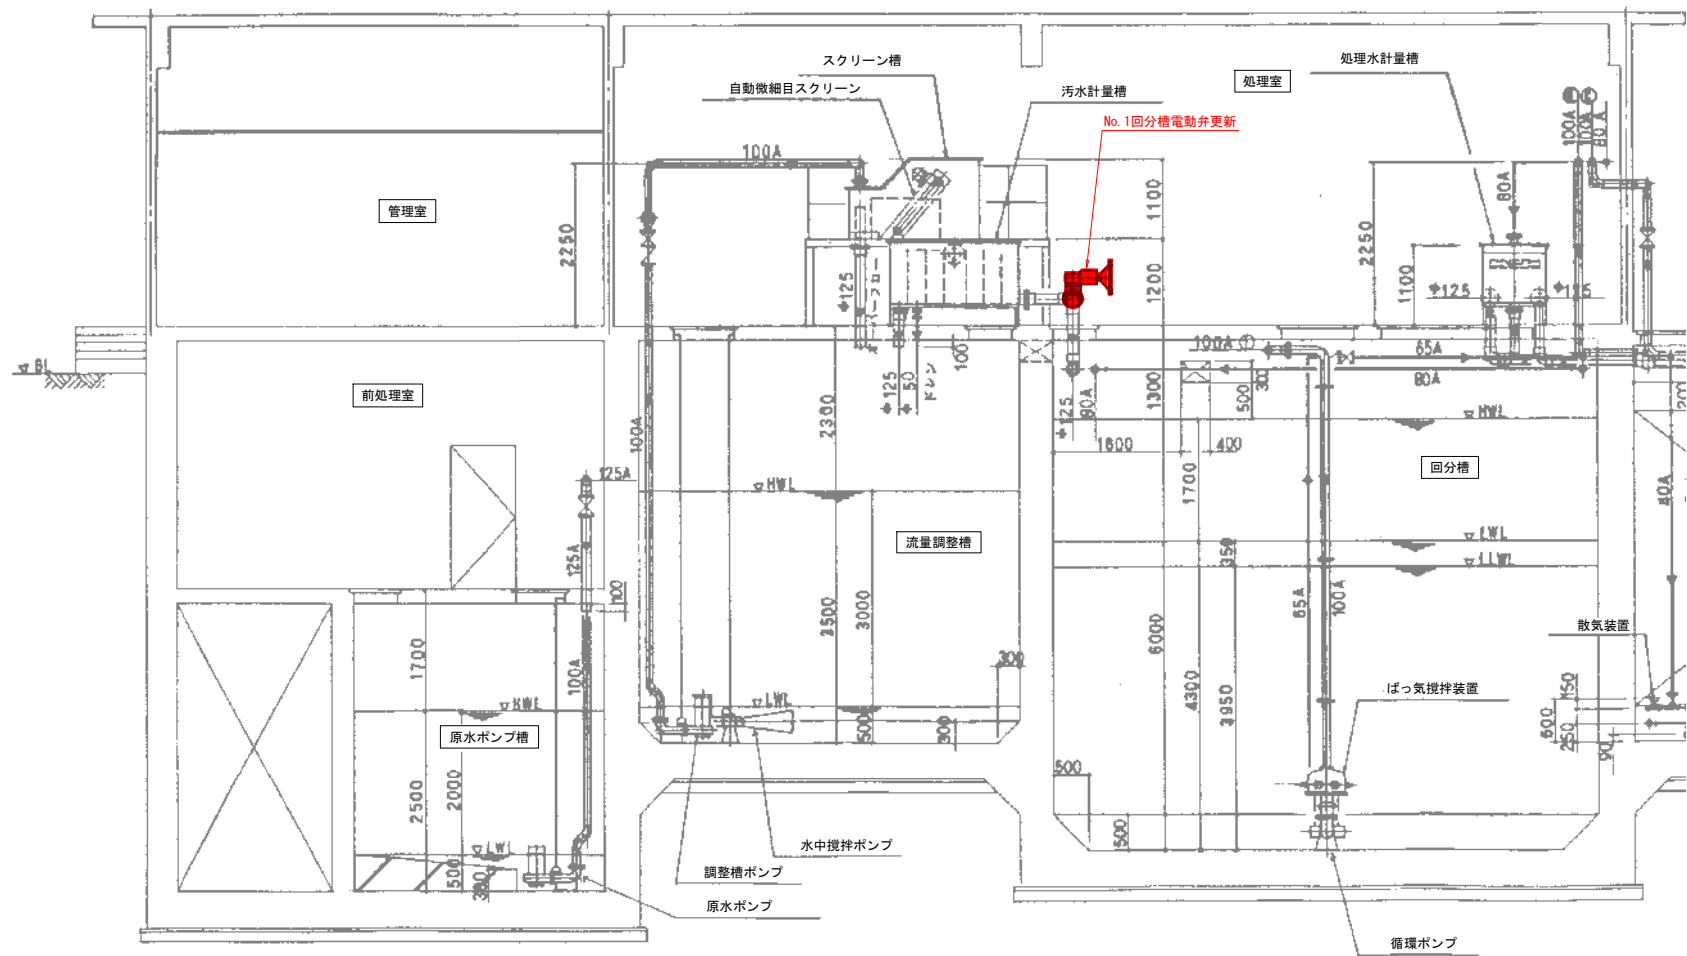

工 事 名			
令和8年度 市単独事業 R8協和中部地区処理施設 No. 1回分槽電動弁更新工事			
図 面 の 名 称		図面番号	
縮尺 S=Free		1/1	
事業所長			
主管所長			